



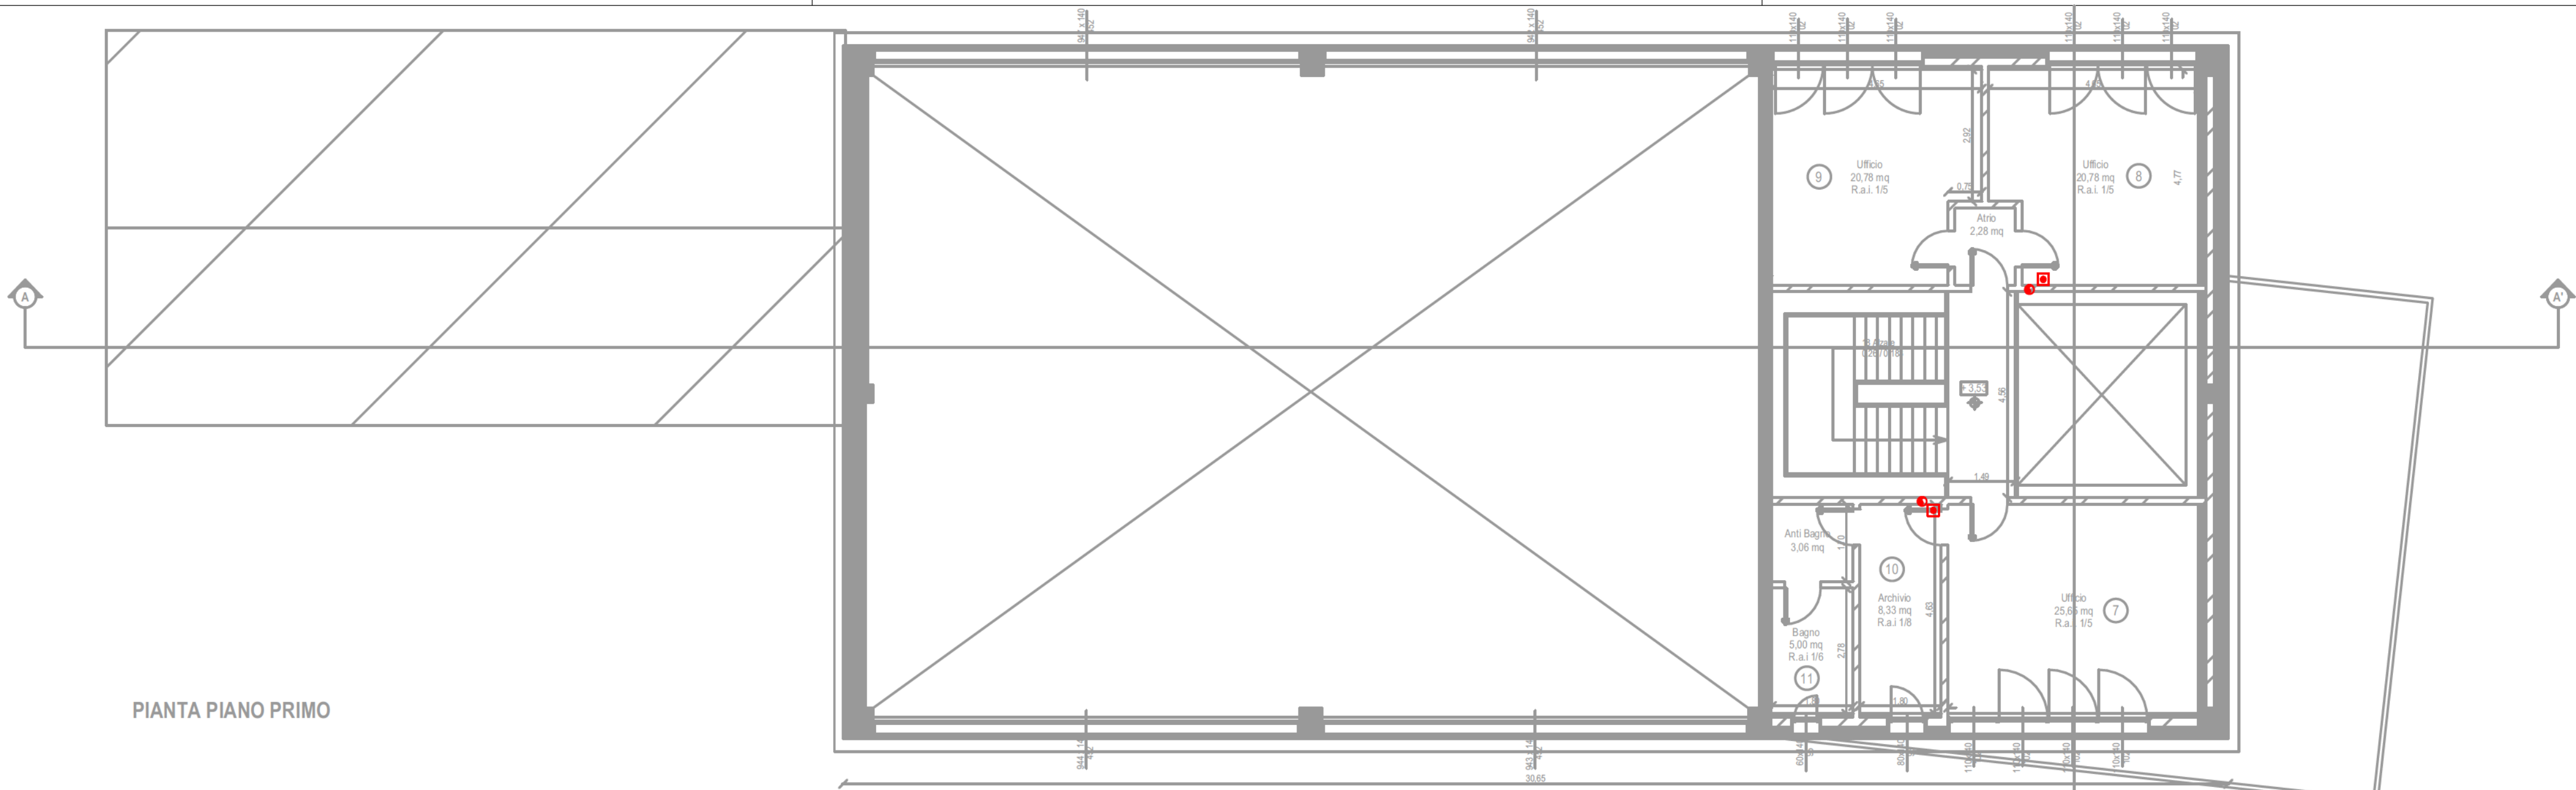

PIANTA PIANO PRIMO

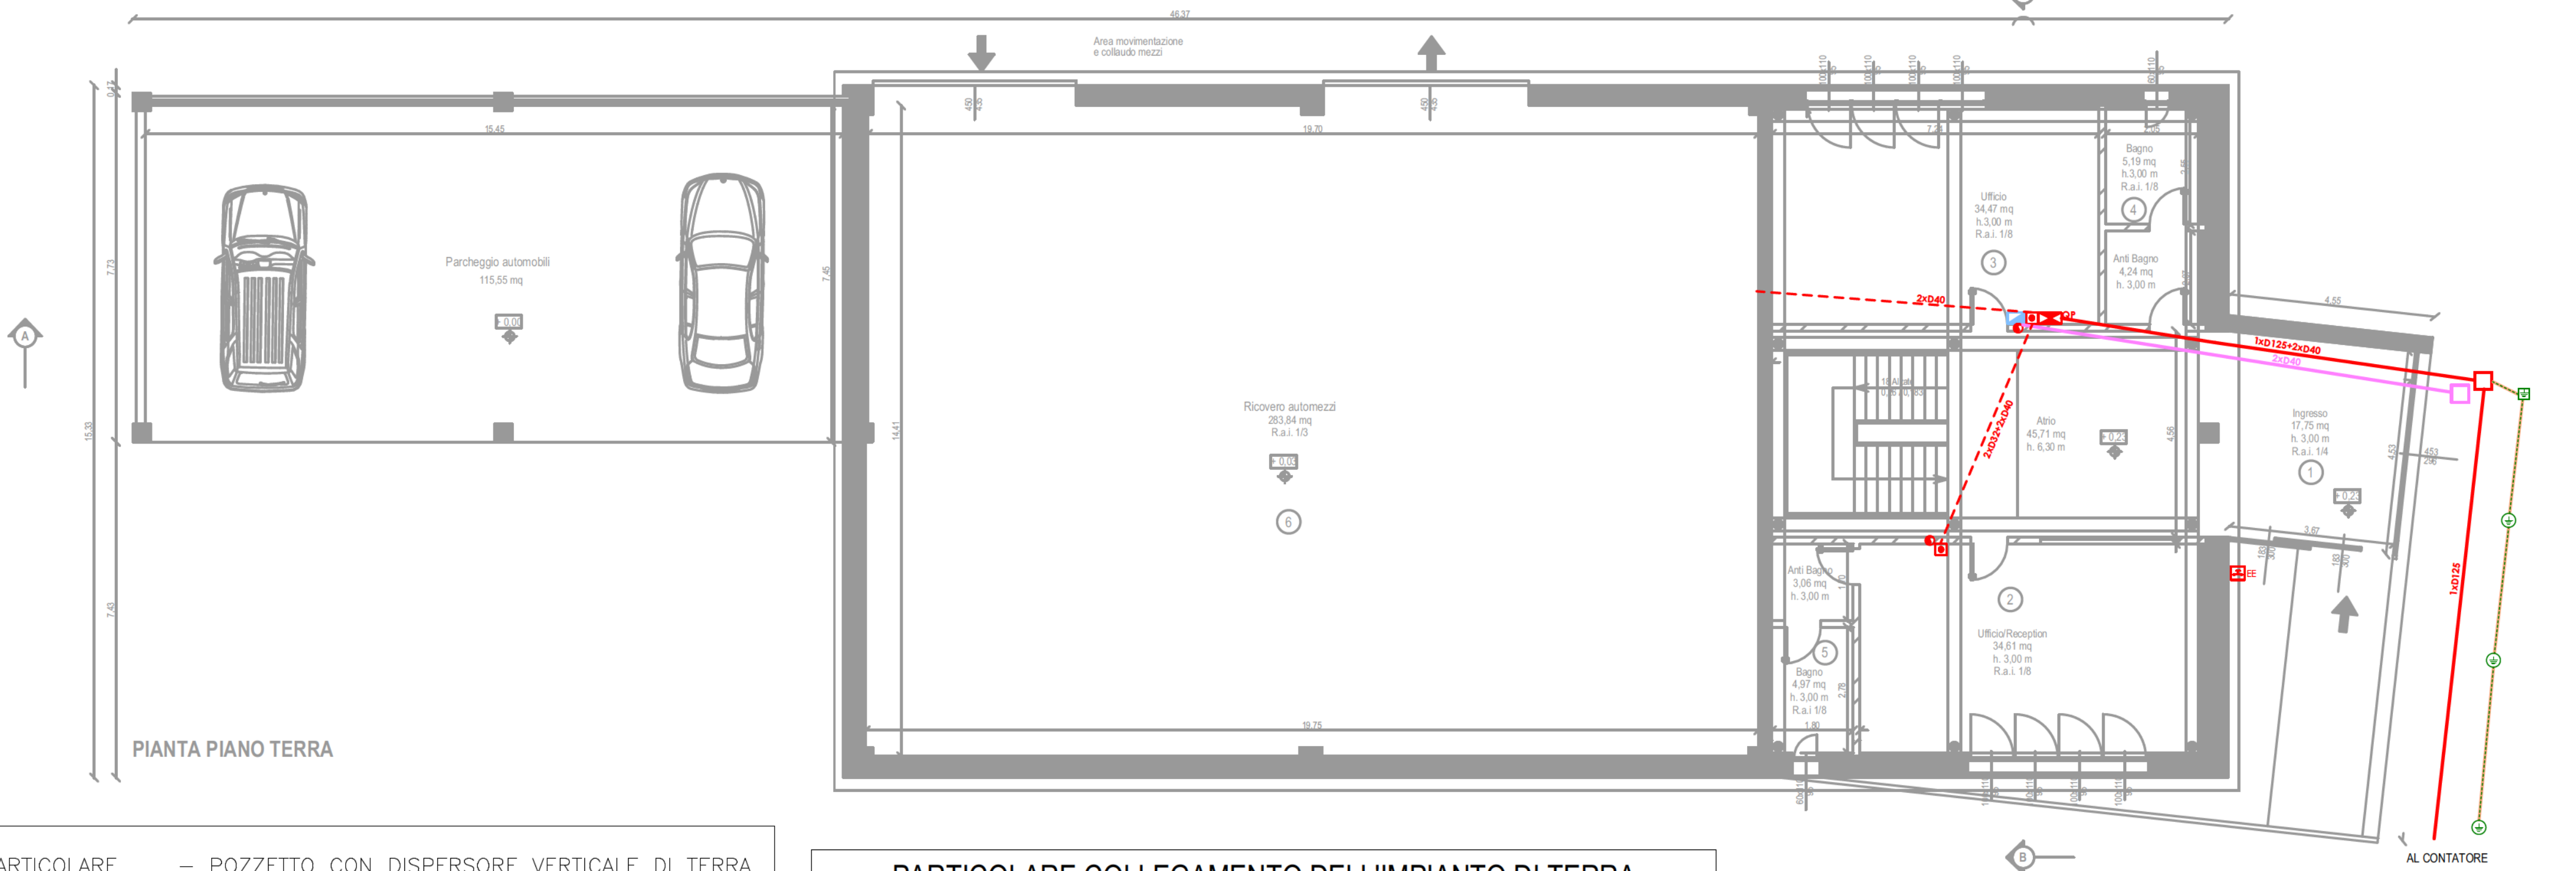


PIANTA PIANO TERRA


LEGENDA DISTRIBUZIONE			
	Cavidotto circuito Alimentazione e Dati		Quadro elettrico principale
	Pozzetto di distribuzione circuito Alimentazione e Dati		Punto raccolta dati
	Montante distribuzione circuito Alimentazione		Pulsante di sgancio energia elettrica: EE Energia

LEGENDA IMPIANTO DI TERRA ED EQUIPOTENZIALE			
	Elemento del dispersore: puntazza a croce infissa nel terreno posta in pozzetto ispezionabile		Dispersore orizzontale: corda nuda in rame, sezione 35mm²
	Elemento del dispersore: puntazza a croce infissa nel terreno		


PARTICOLARE – POZZETTO CON DISPERSORE VERTICALE DI TERRA

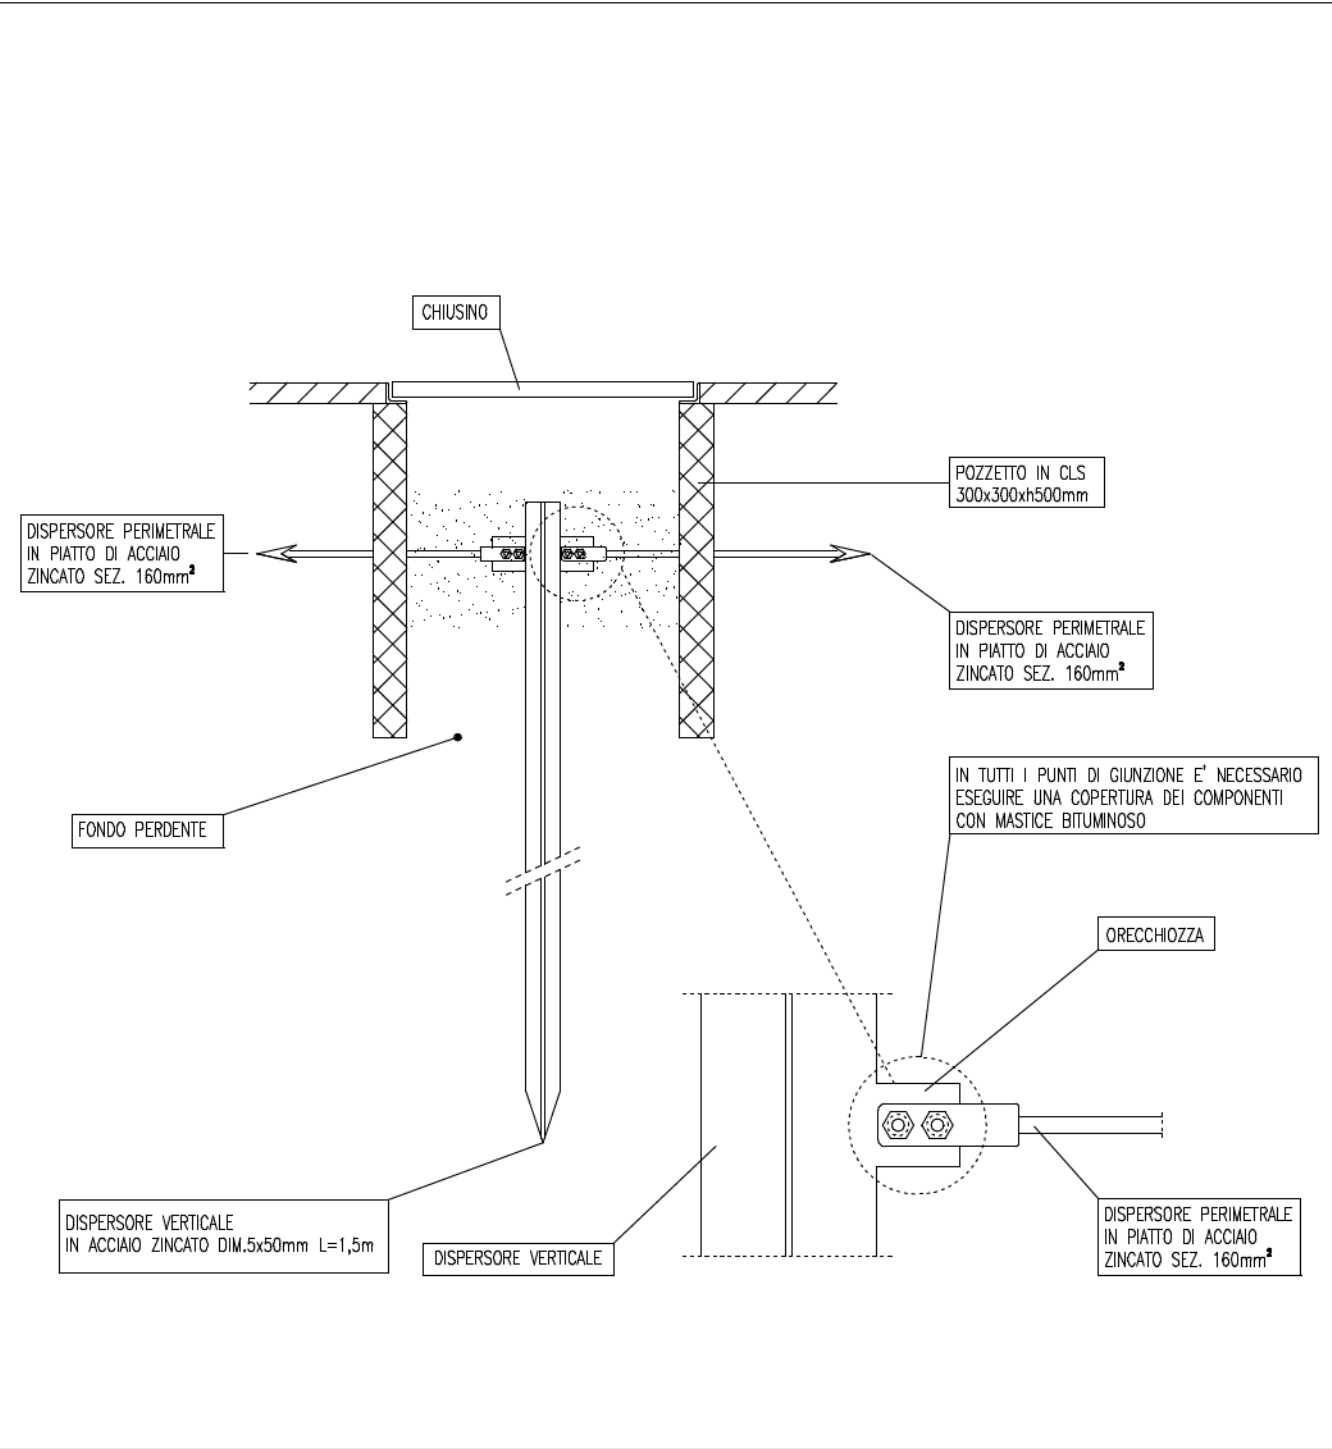


PARTICOLARE COLLEGAMENTO DELL'IMPIANTO DI TERRA ALL'ARMATURA DELLE FONDAZIONI

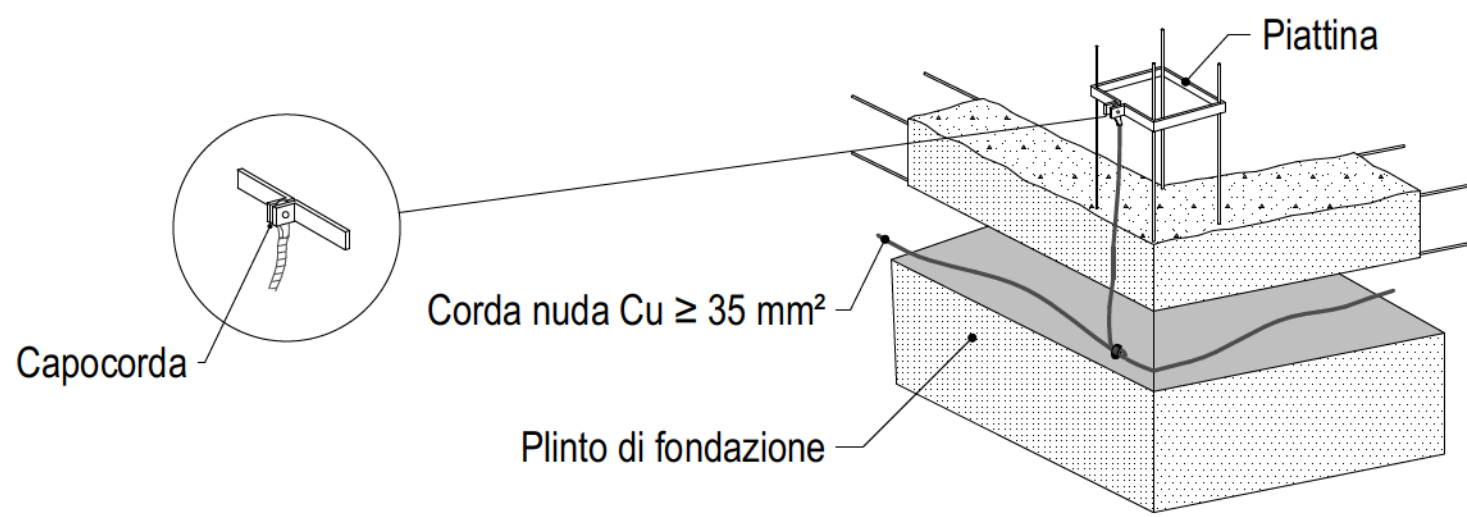

PARTICOLARE COLLEGAMENTO DELL'IMPIANTO DI TERRA ALL'ARMATURA DEI PILASTRI

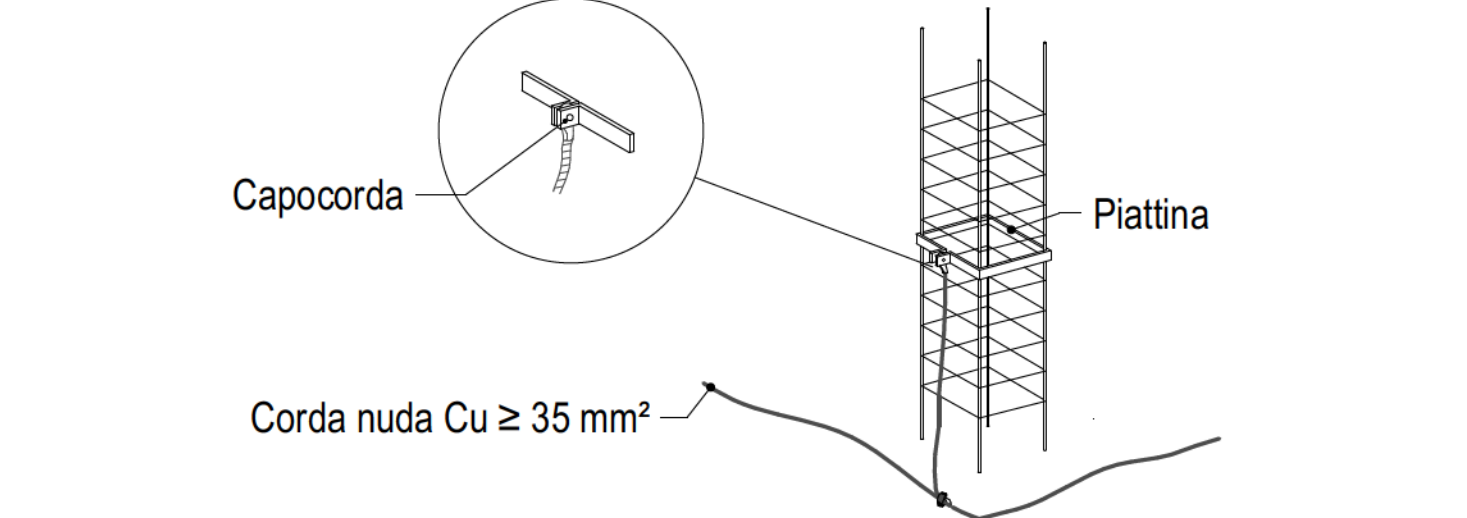

PARTICOLARE COLLEGAMENTO DELL'IMPIANTO DI TERRA AI FERRI DEL CEMENTO ARMATO DELLE FONDAZIONI

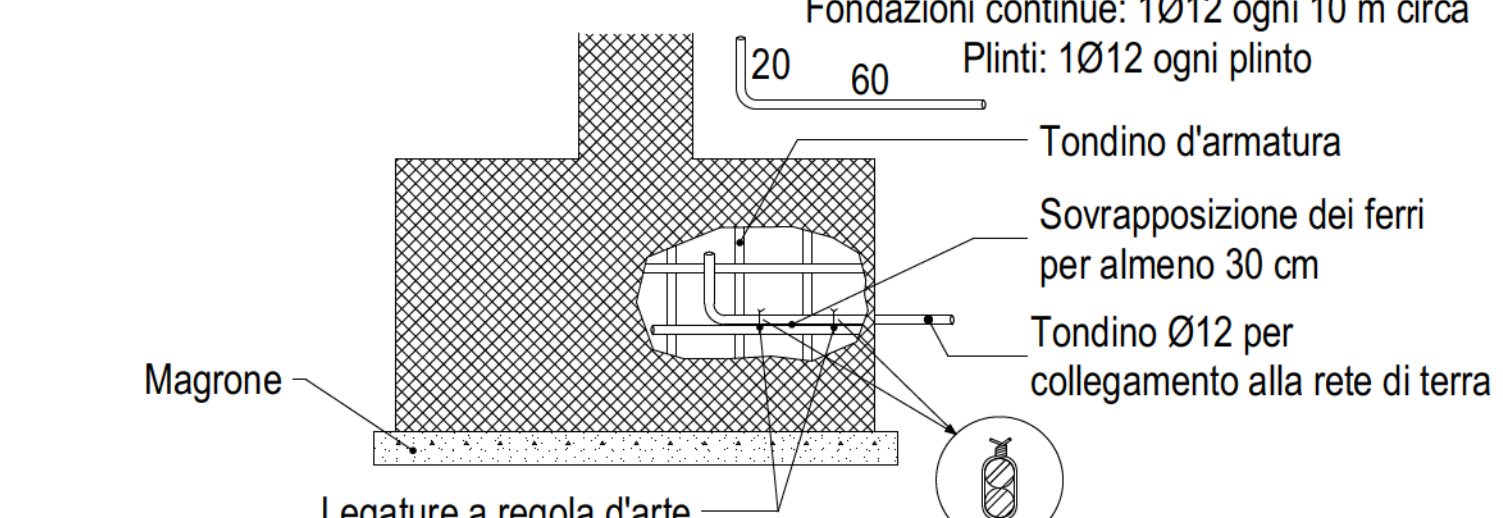

COMUNE DI LONATO
Strada Provinciale n.28
INTERVENTO DI RIQUALIFICAZIONE E CAMBIO DESTINAZIONE D'USO

TITOLO DOCUMENTO:
IMPIANTI ELETTRICI
DISTRIBUZIONE IE PIANO TERRA E PRIMO

PROGETTISTA IMPIANTI:
Ing. Angelo Zanotti
Via Creta n.78
25124 Brescia

COMMITTENTE:
Ammit s.r.l.
Via Creta n.78
25124 Brescia

scala: 1:100

Numerazione
Progetto

24.062 IE 2.0

Progetto IE27 rev.00 pin - giovedì 30 gennaio 2025 - secou